


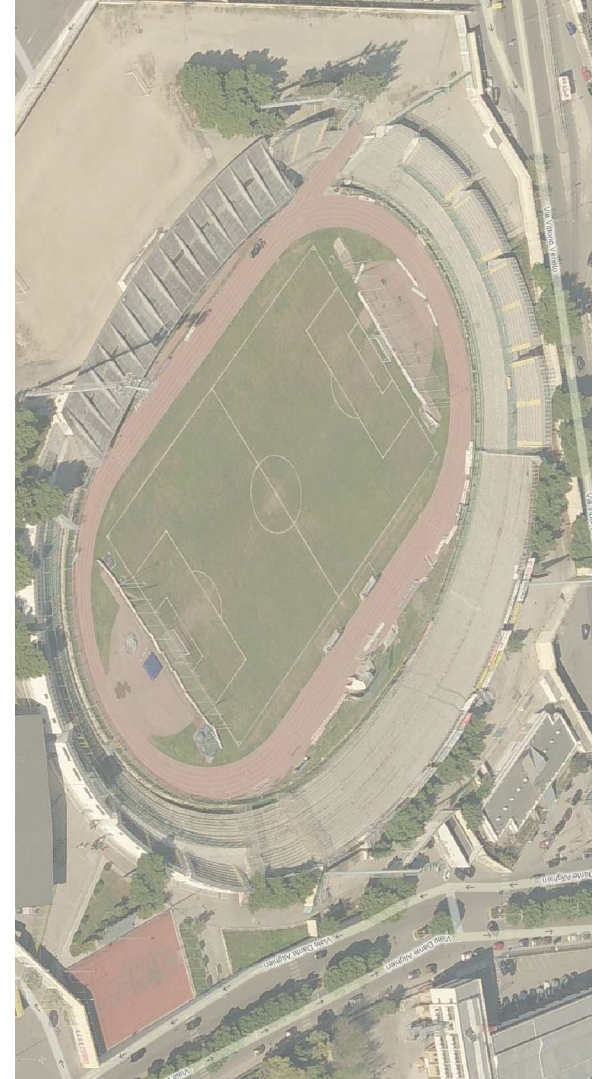

PROGETTO DEFINITIVO

TITOLO PROGETTO:
ADEGUAMENTO FUNZIONALE DELLO STADIO
COMUNALE "C. PUTTILIT" - COMPLETAMENTO 1° LOTTO

Comune di Barletta
corso V. Emanuele, 24 - 70051 Barletta (BT)

Progettazione:
Ing. Pierino Profeta
70126 - Bari (BA)

Firmato digitalmente:
pierino profeta

CN = profeta pierino
O = ordine degli ingegneri
della provincia di Bari
C = IT

TITOLO ALLEGATO:
IMPIANTI ELETTRICI - IMPIANTO SPORTIVO
Pianimetria Generale - Pianimetrie Servizi

IE01

Scale: 1:50, 1:100

Data: 02/09/2017

Condotti laterali entro carabò tecnologico impianto elettrico

Q.E.
Quattro elettrico

LED 25W
Sostituzione vecchia plafoniera installazione di nuova LED 25 Wm.

LED 40W
Sostituzione vecchia plafoniera installazione di nuova LED 40 Wm.


LED 40W
Sostituzione vecchia plafoniera installazione di nuova LED 40 Wm.

↑
Pulsante a tirante


Segnalazione pulsante a tirante

100W/24V
Corpo illuminante per illuminazione di sicurezza ad emergenza, del tipo SE (solo emergenza) 24V 100W

Installazione di nuovo palo perpendicolare con corpo a fascio di derivazione principale impianto elettrico (vedere sezioni) e alla derivazione all'interno

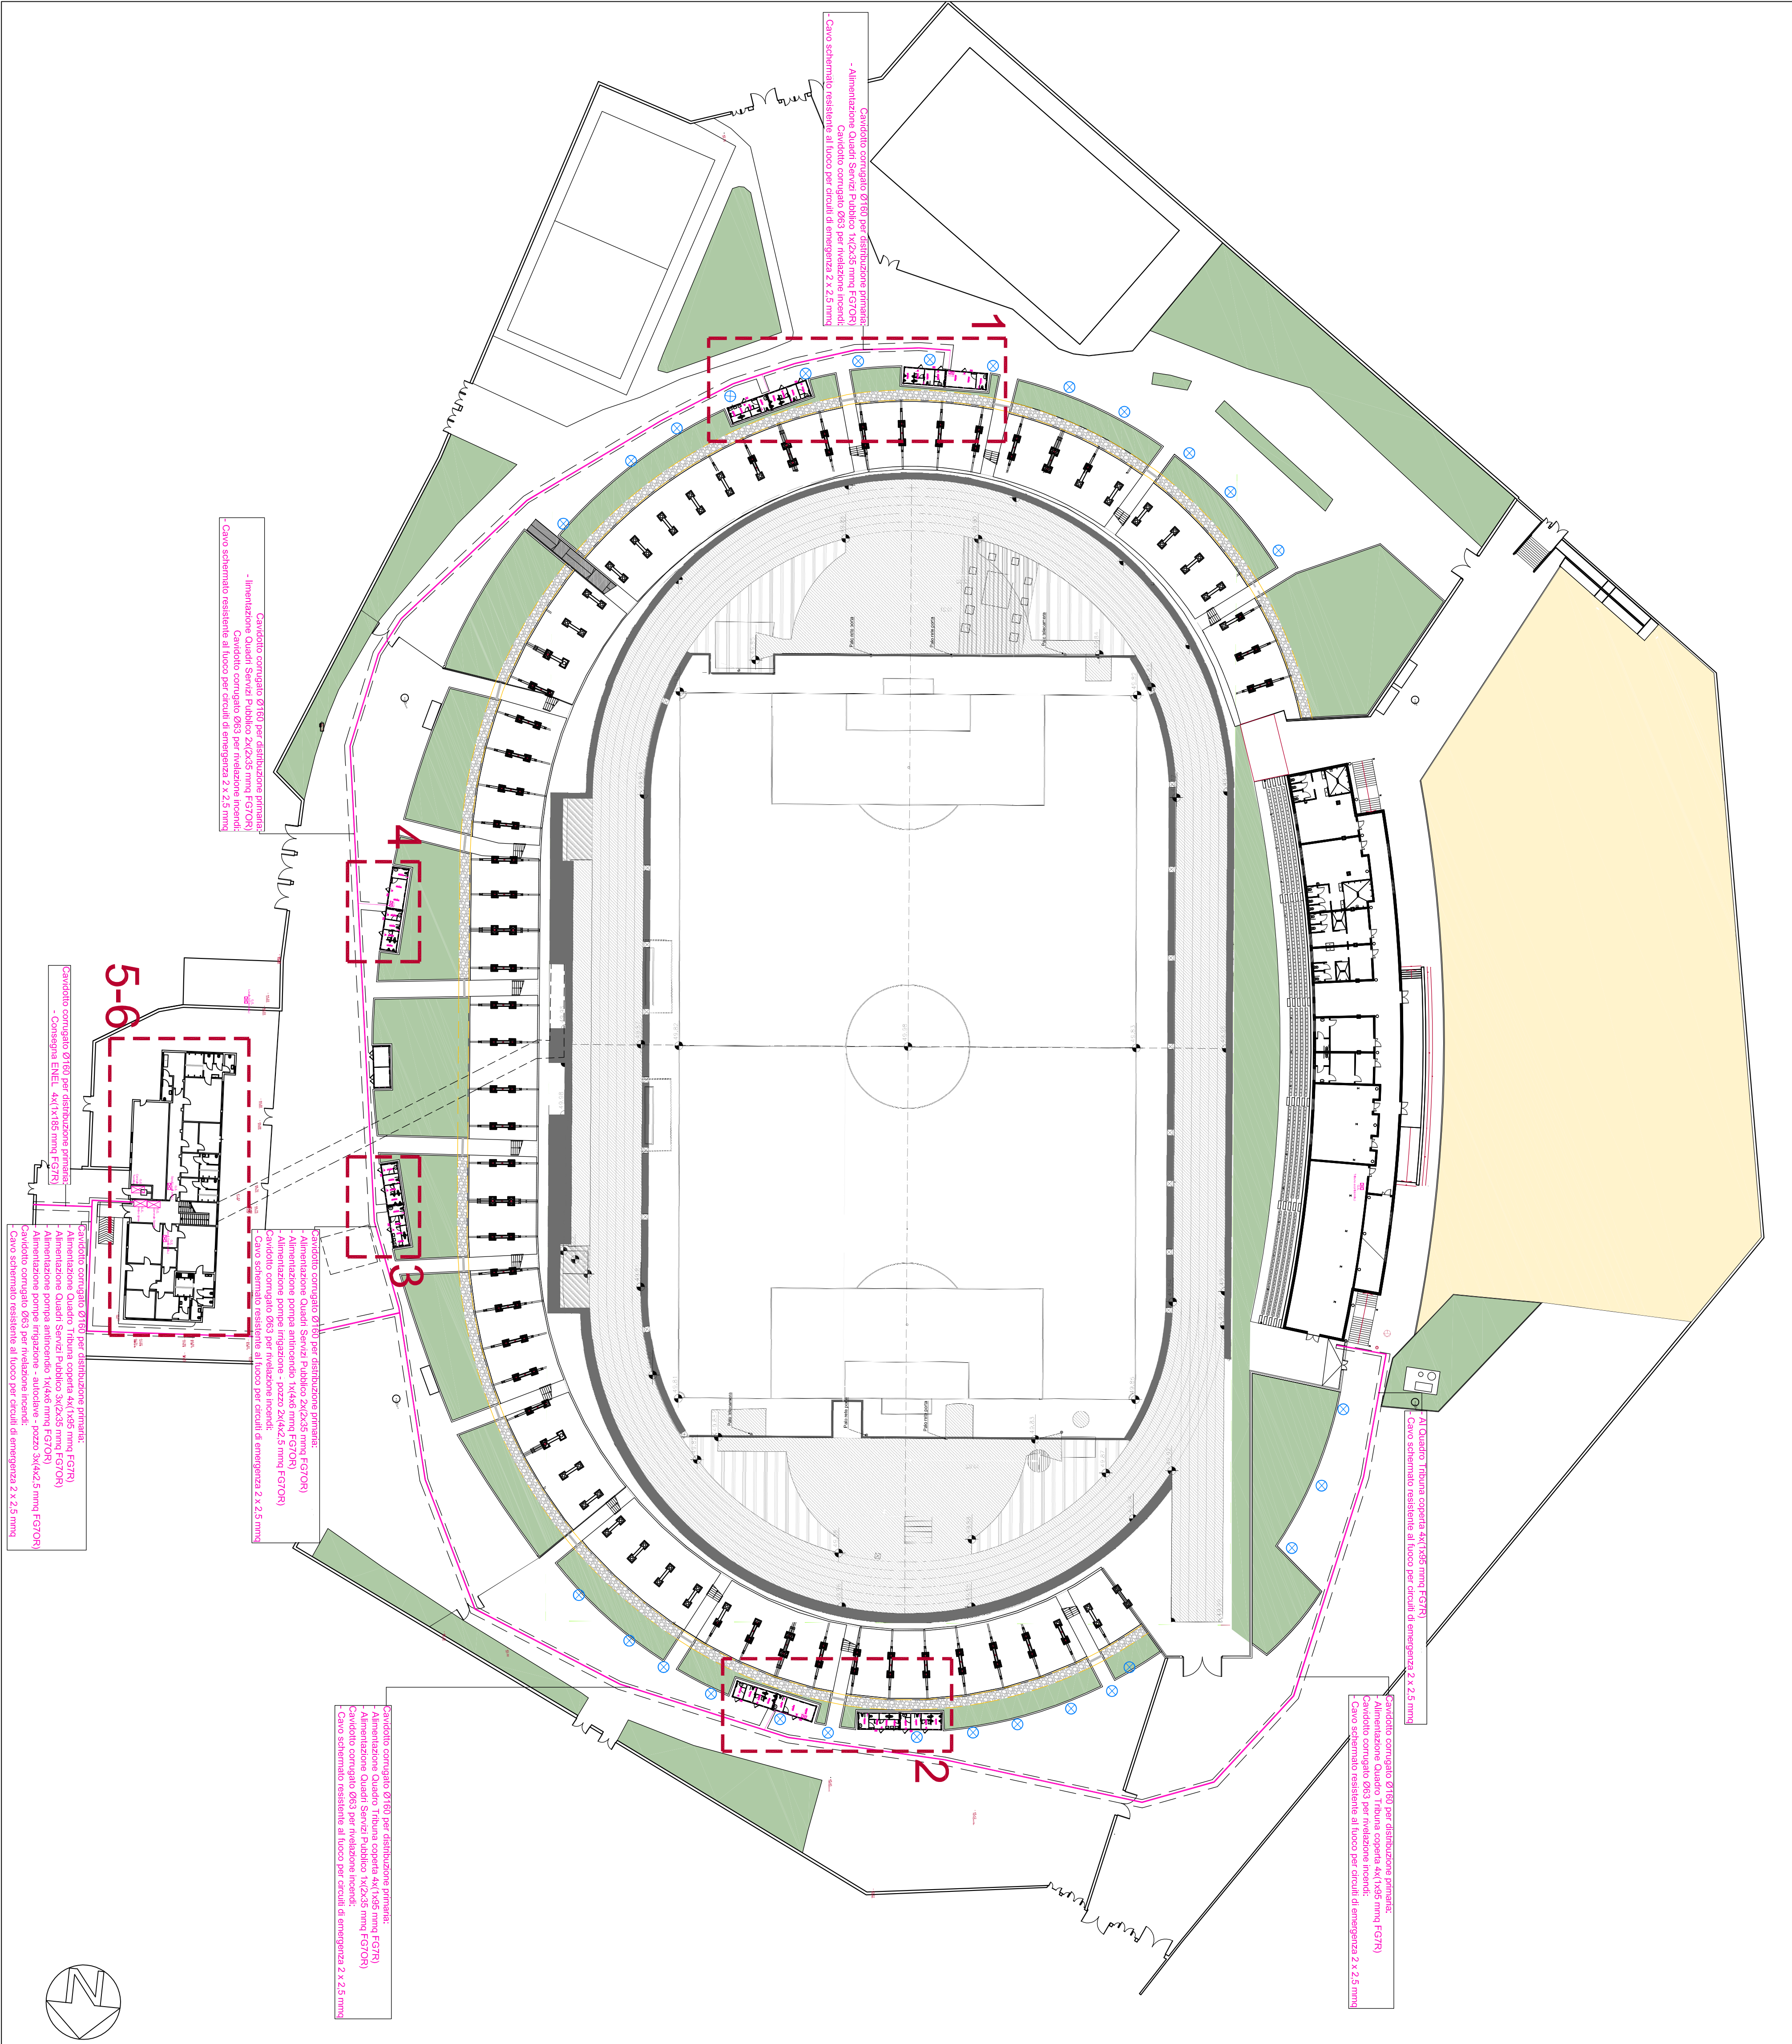


Palo conico laminato a caldo
H = 4,50 m F.1.

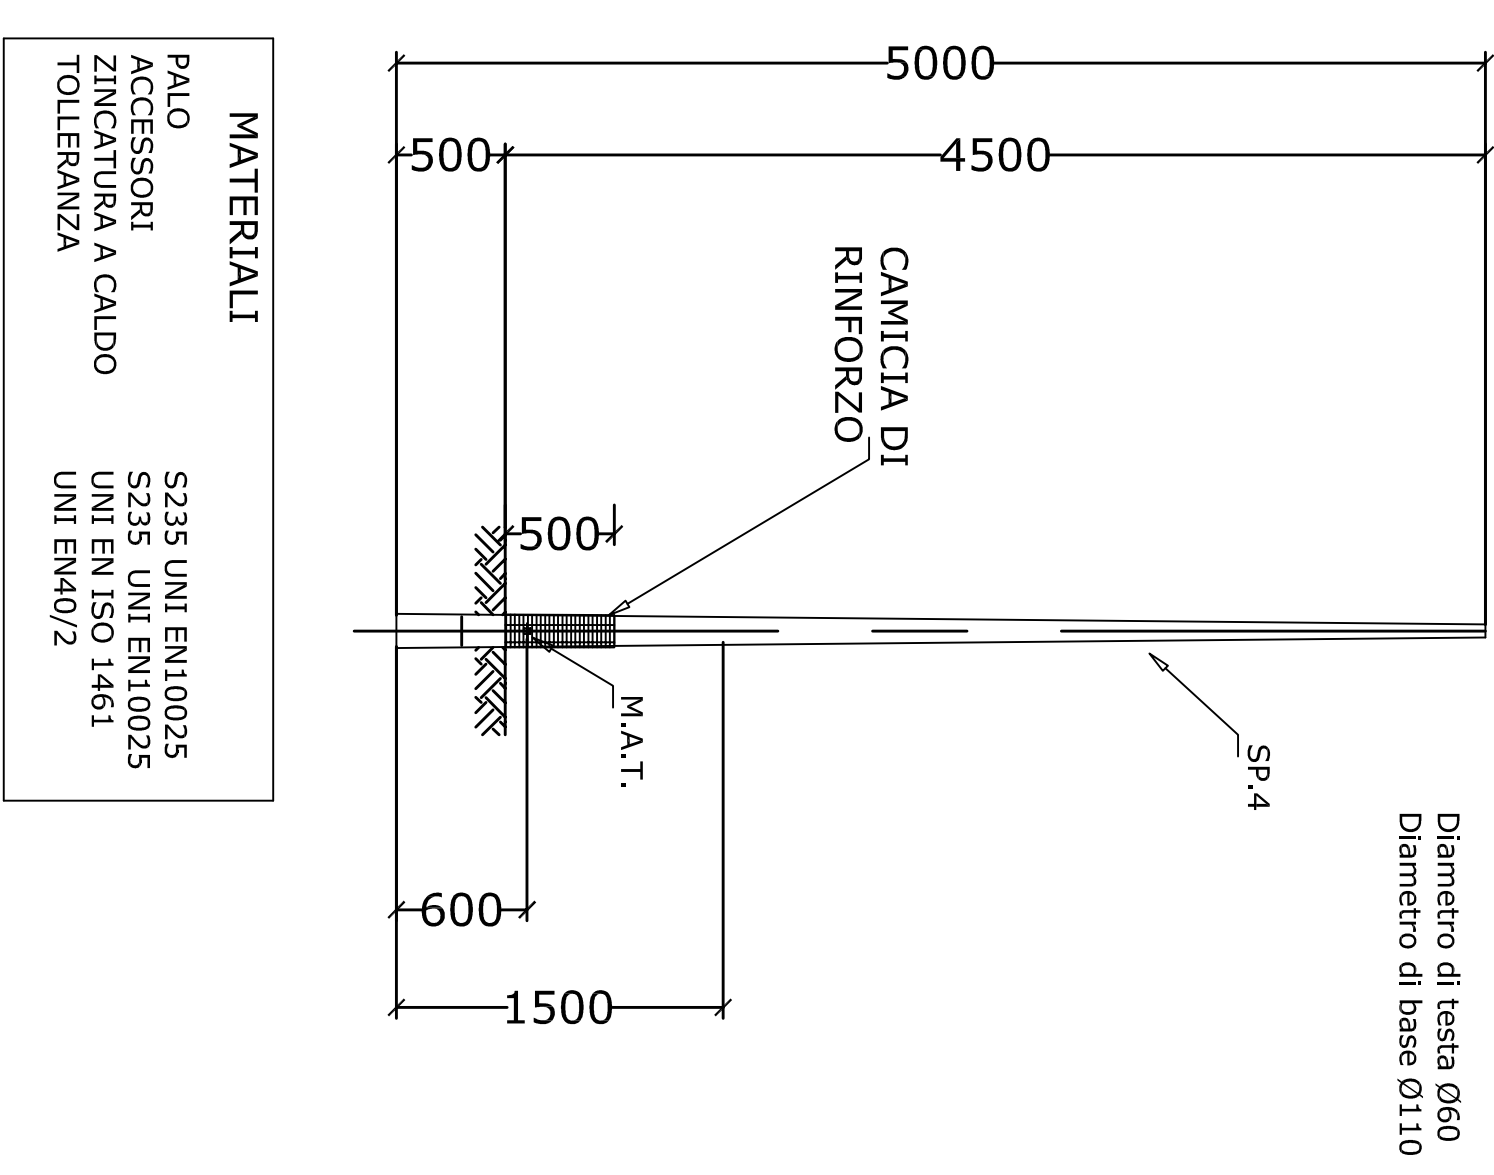

MATERIALI
PALO
S235 UNI EN10025
ZINCATURA A CALDO
TOLLERANZA
UNI EN10902


Pozzetto di derivazione base palo

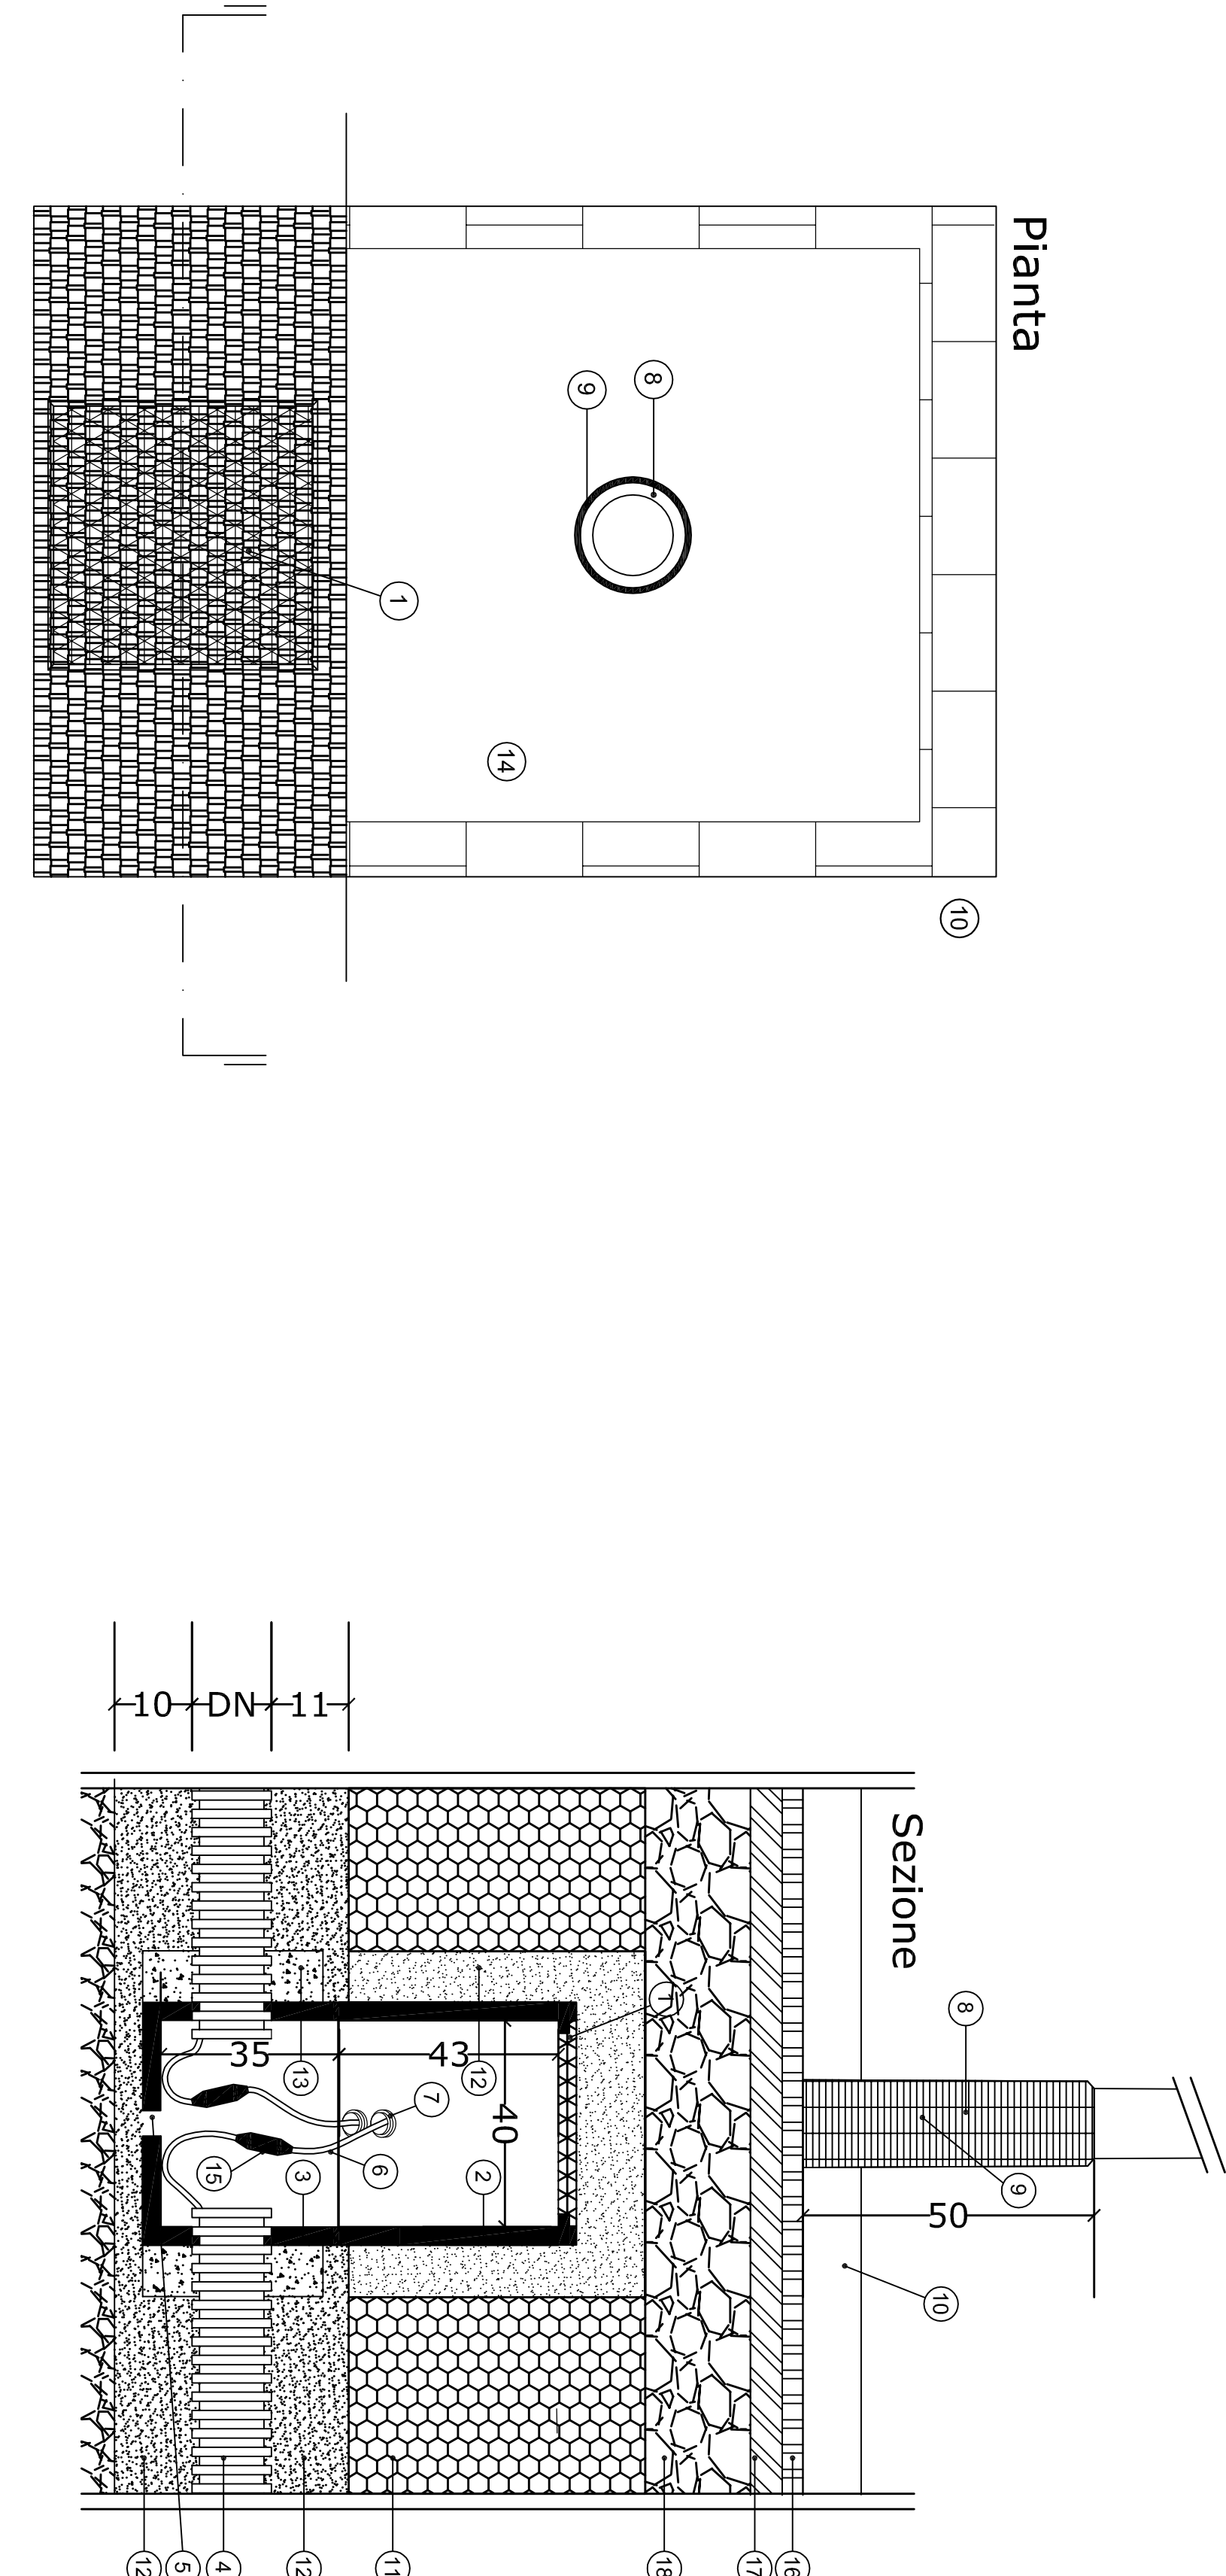


LEGENDA

1. CHIUSINO IN GHISA SOTTOPOSTO AL PIANO STRADALE DI TIPO CARABILE E 40x40 CM
2. ELEMENTO DI PROTEZIONE DI POZZETTO PREFABRICATO IN C.S. VIBROCOMPRESSO
3. ELEMENTO DI BASE DI POZZETTO PREFABRICATO IN C.S. VIBROCOMPRESSO
4. CAMBIO CORRIGGIO IN HPDE A COPPIA PARETE 8/10 mm
5. FONDI DI PNEUMAGGIO
6. MONITORE IN CAVO MULTIPOLARE TIPO FORUM
7. ADDESSA PARETE 8/8 mm
8. PALO TRONCOCONICO ELETTROISOLANTE LAMINATO IN ACCIAIO UNI EN 10025
9. CANTIERE DI RINFORZO AL PALO IN PE CON MEMBRANA IMPERMEABILIZZANTE cm80
10. MARCAPIEDE
11. RINFORZO CON MATERIALE PROVENIENTE DAGLI SCAVI VIAGLIATO E COSTRUITO
12. SABBIA PER SOTTOFONDI, RINFORCHI O LETTI DI POSA
13. SIGILLATURA E RINFORZO CAMBIO IN C.S.
14. BASAMENTO DI FONDAZIONE IN C.S. DIMENSIONI DA CONCORDARE
15. COLLA TOL.
16. GIUNTO DI CONNESSIONE IN RESINA COLATA
17. TAPPETINO DI GIUSTA cm 4
18. SANDER cm 8
19. FONDAZIONE IN MISTO GRANULARE STABILIZZATO cm 20


1. Pianimetria Servizi per il Pubblico - Curva Sud
Scala 1:50

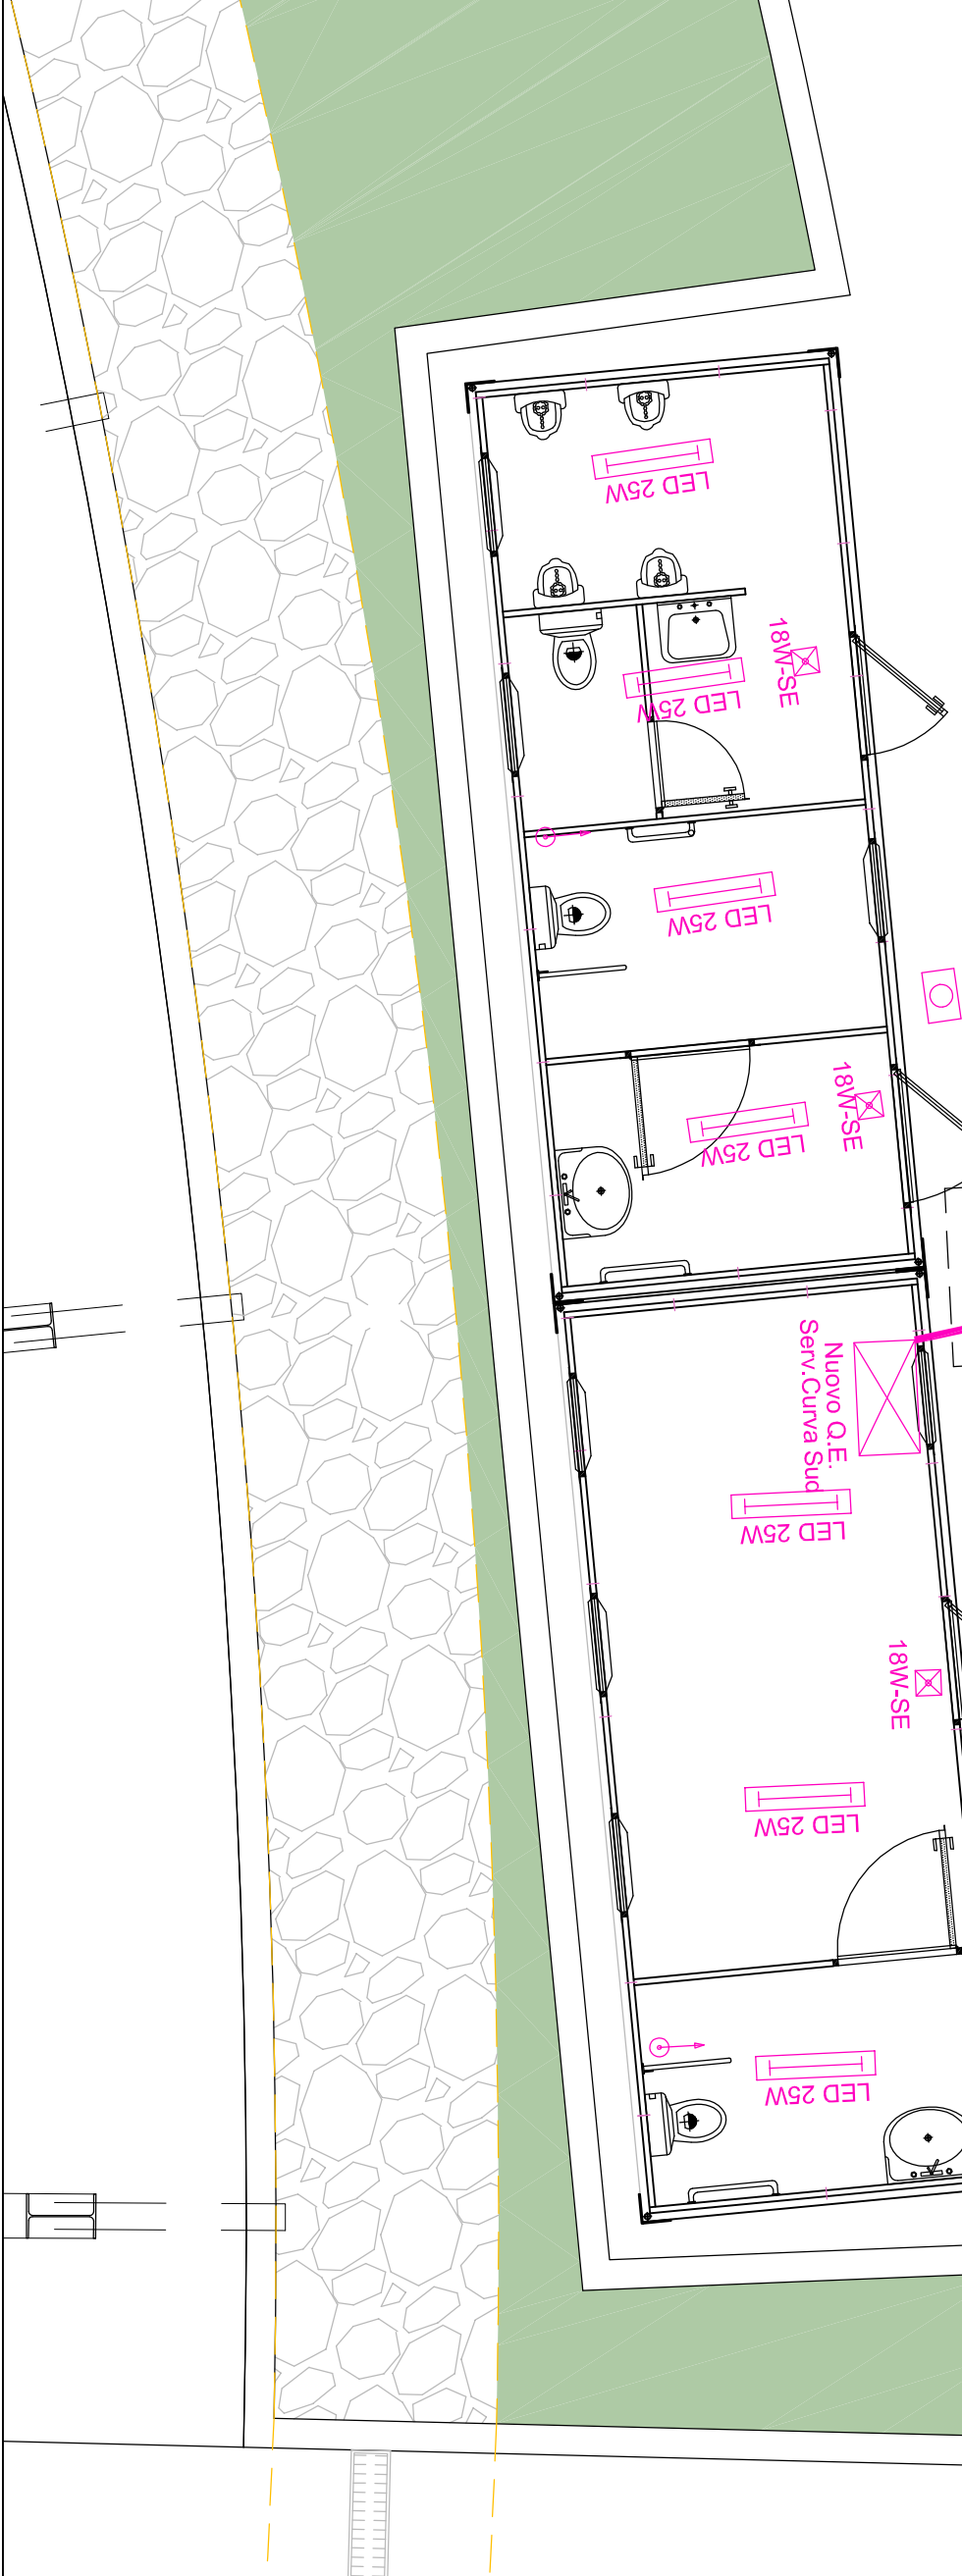


2. Pianimetria Servizi per il Pubblico - Curva Nord
Scala 1:50

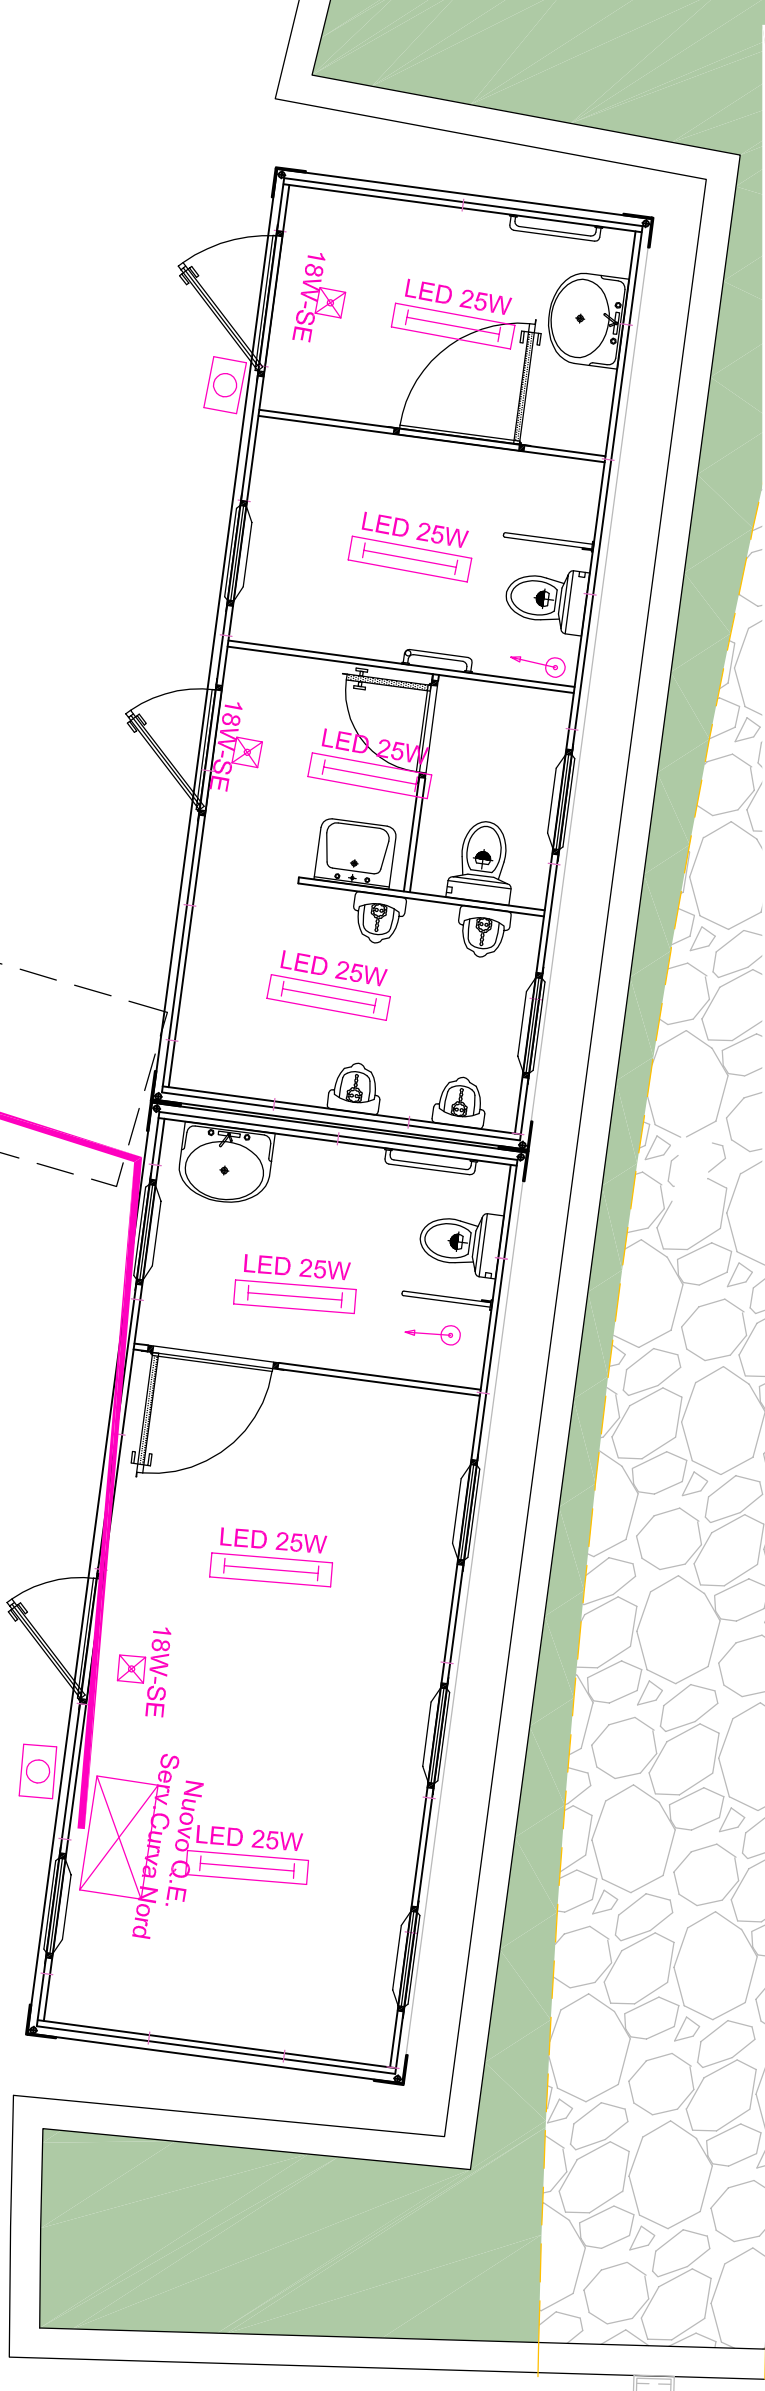


4. Pianimetria Servizi per il Pubblico - Distinti
Scala 1:50

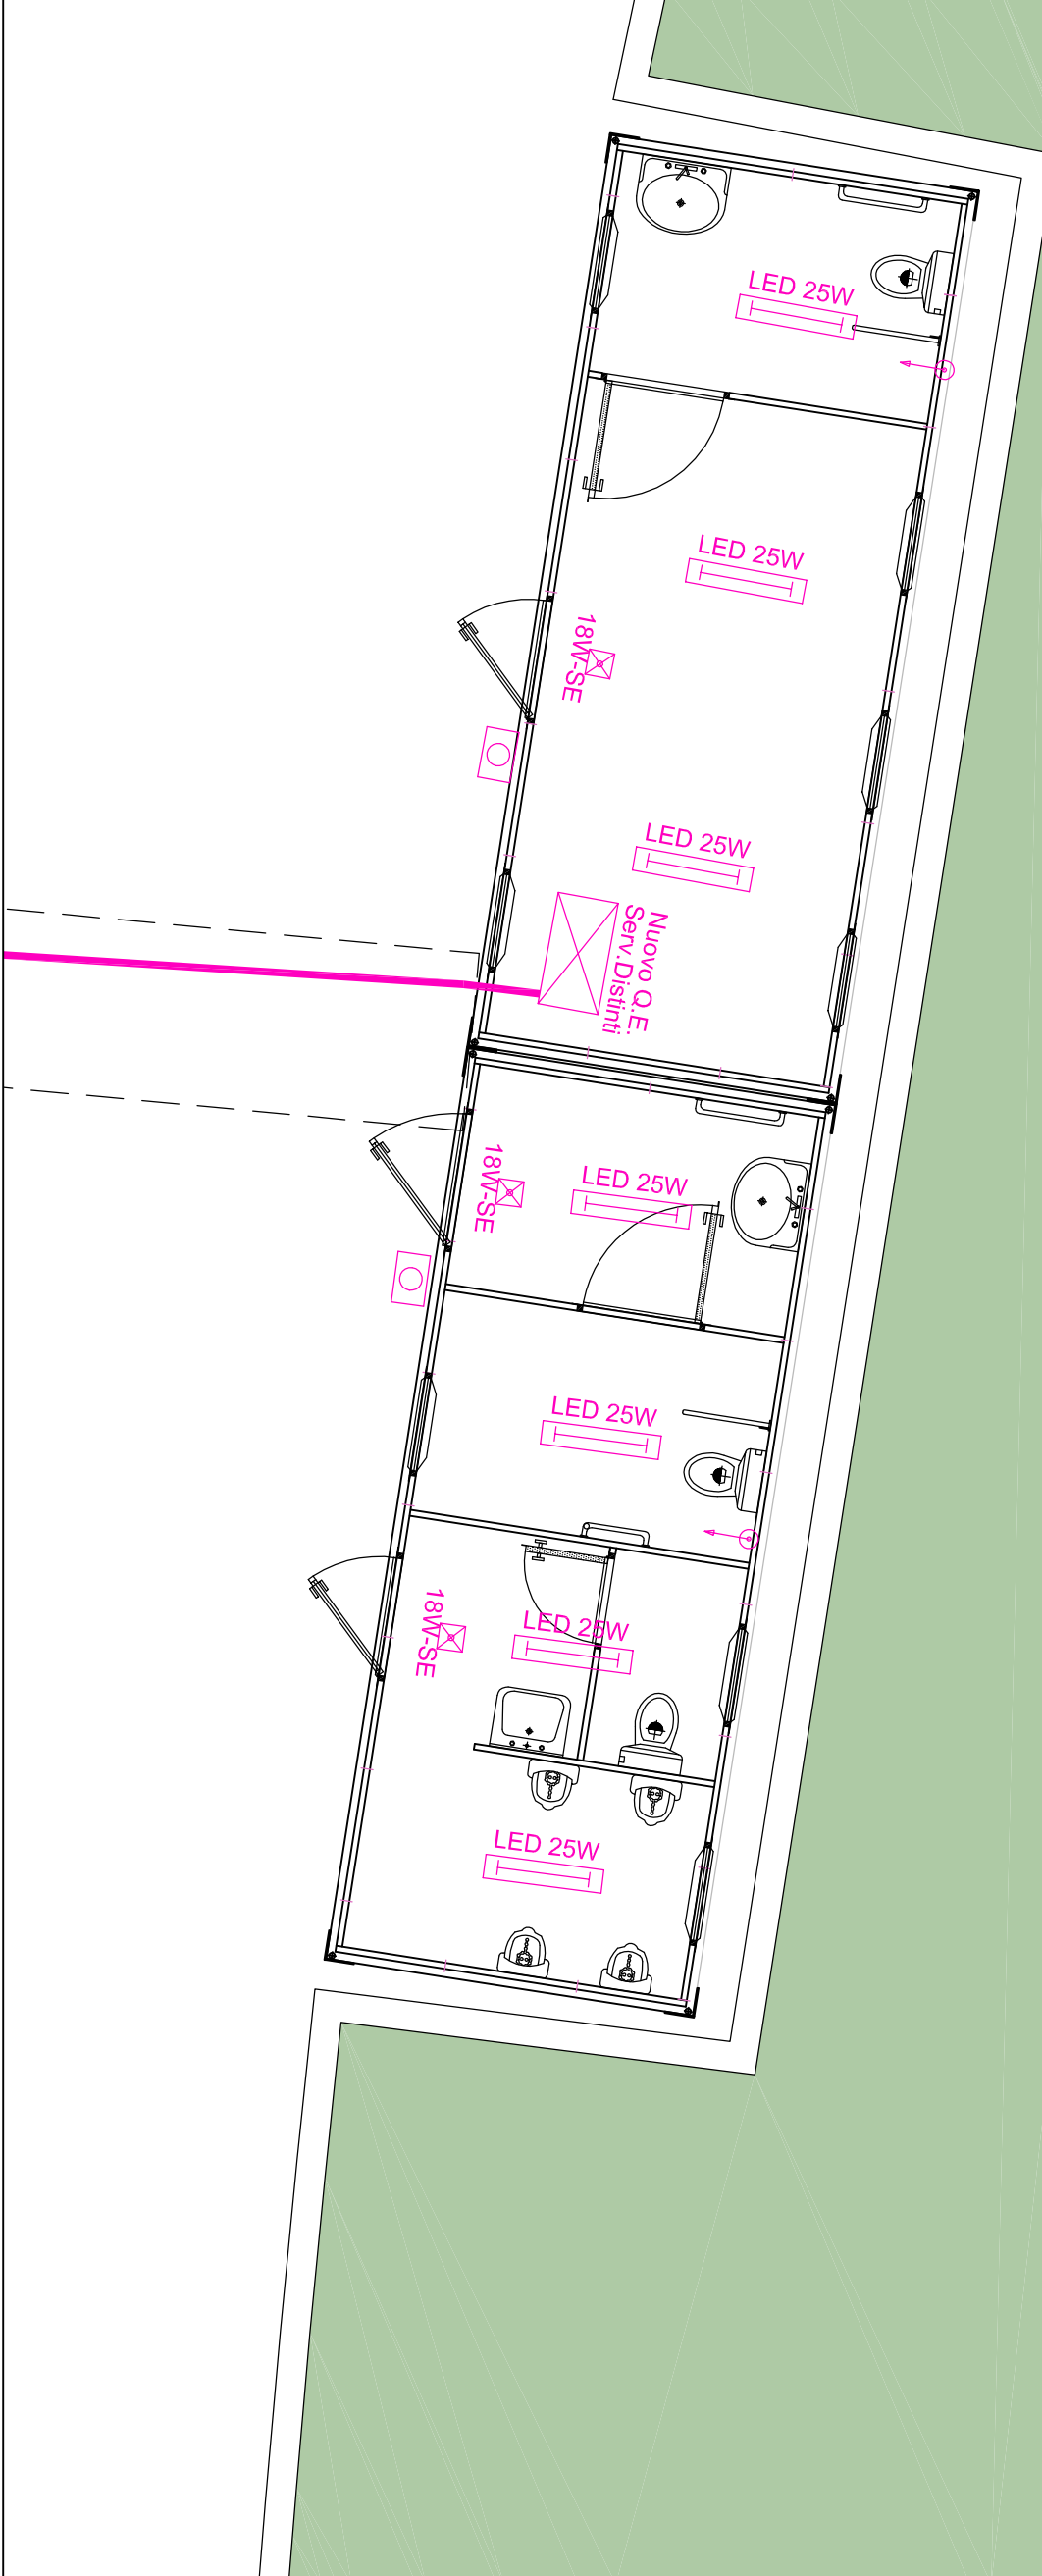

3. Pianimetria Servizi per il Pubblico - Distinti
Scala 1:50

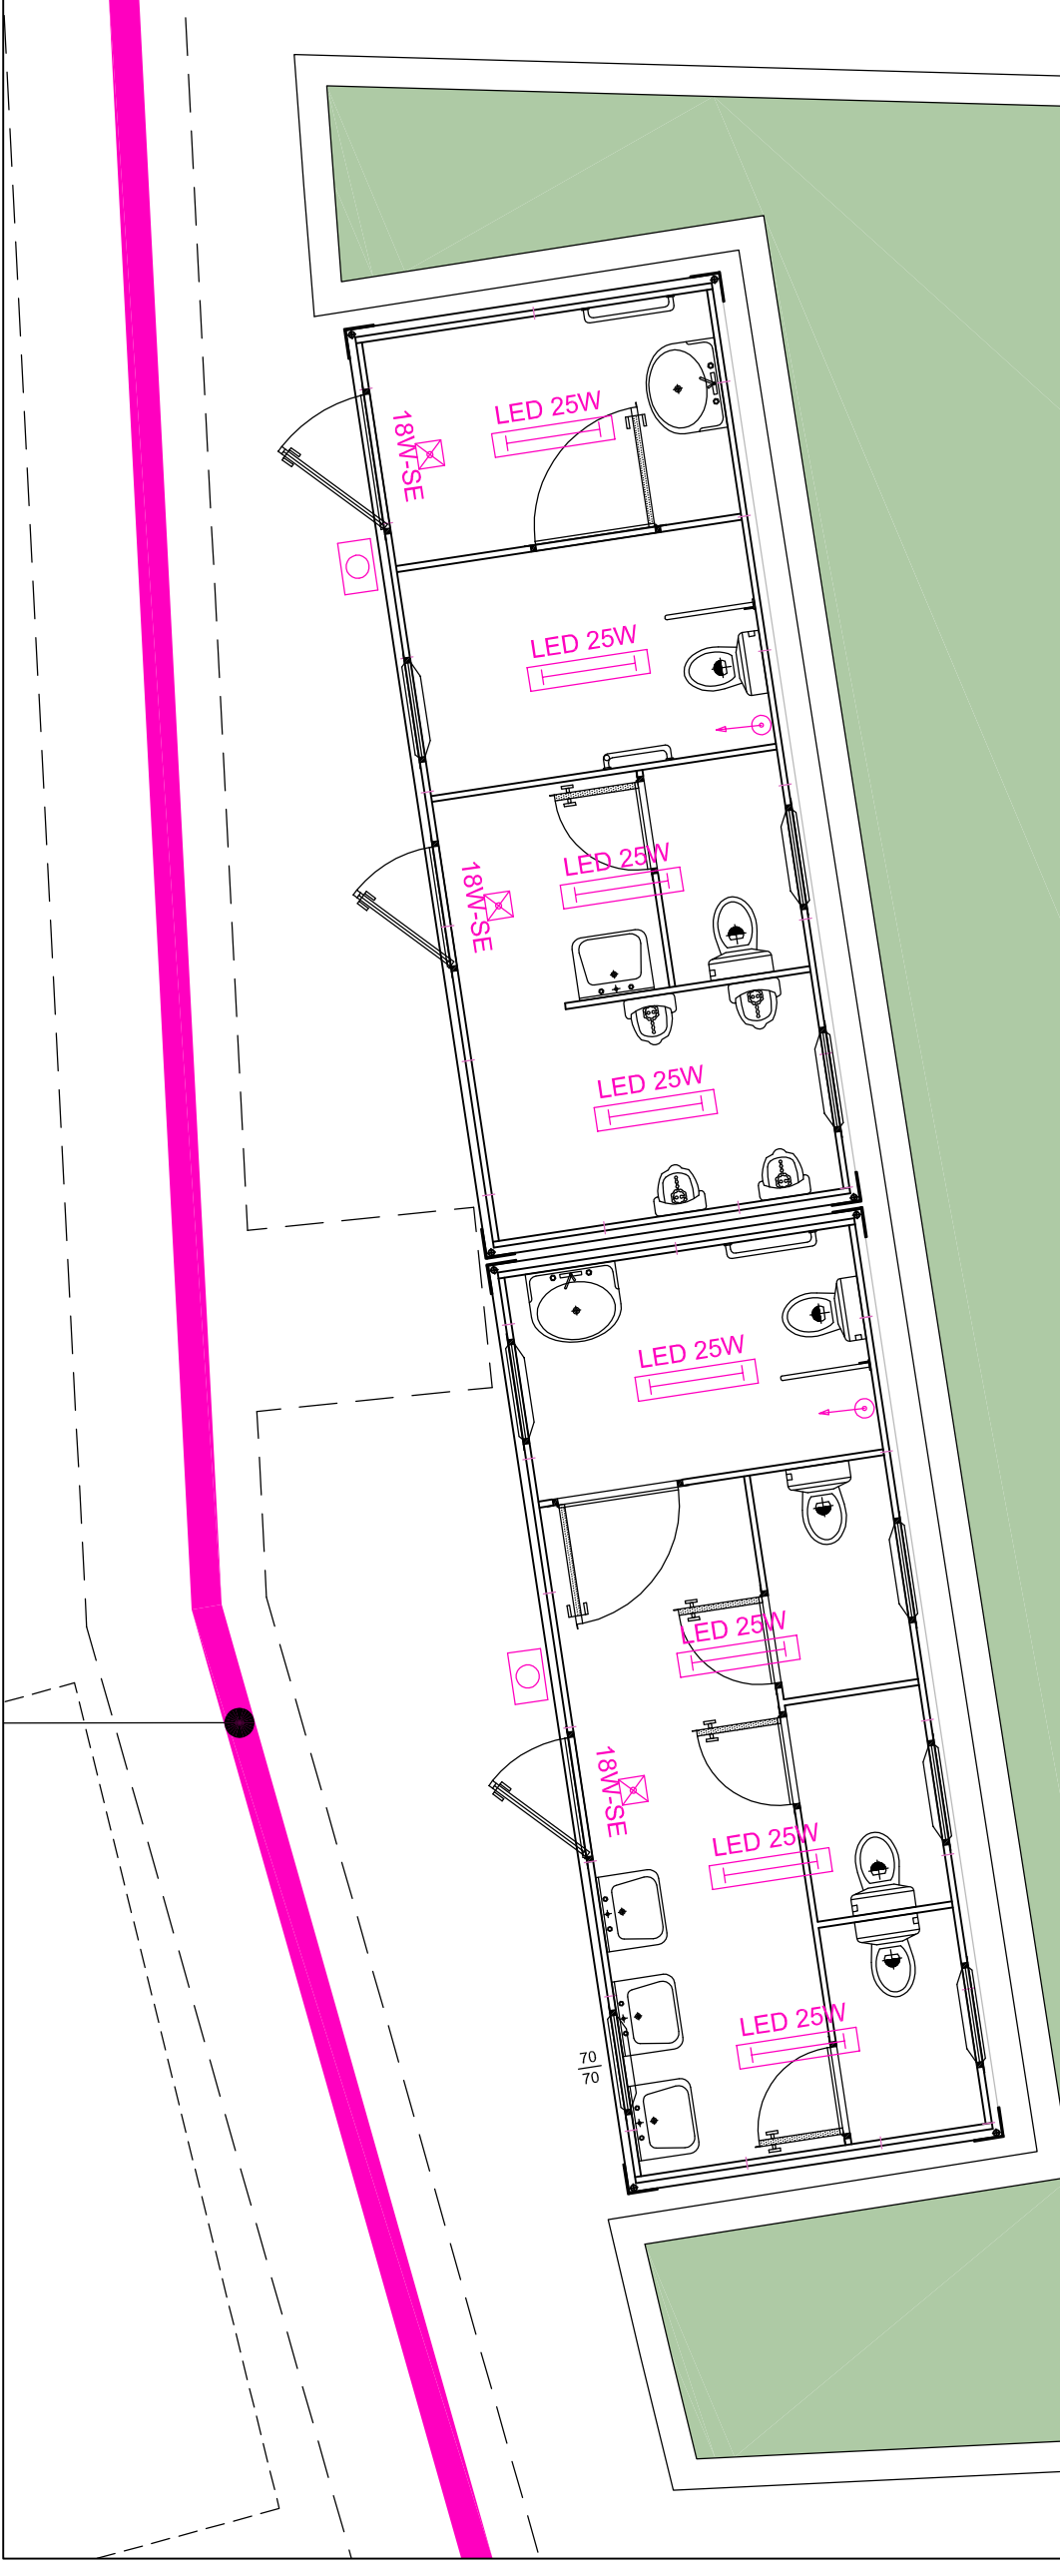


Giunto di connessione in resina colata

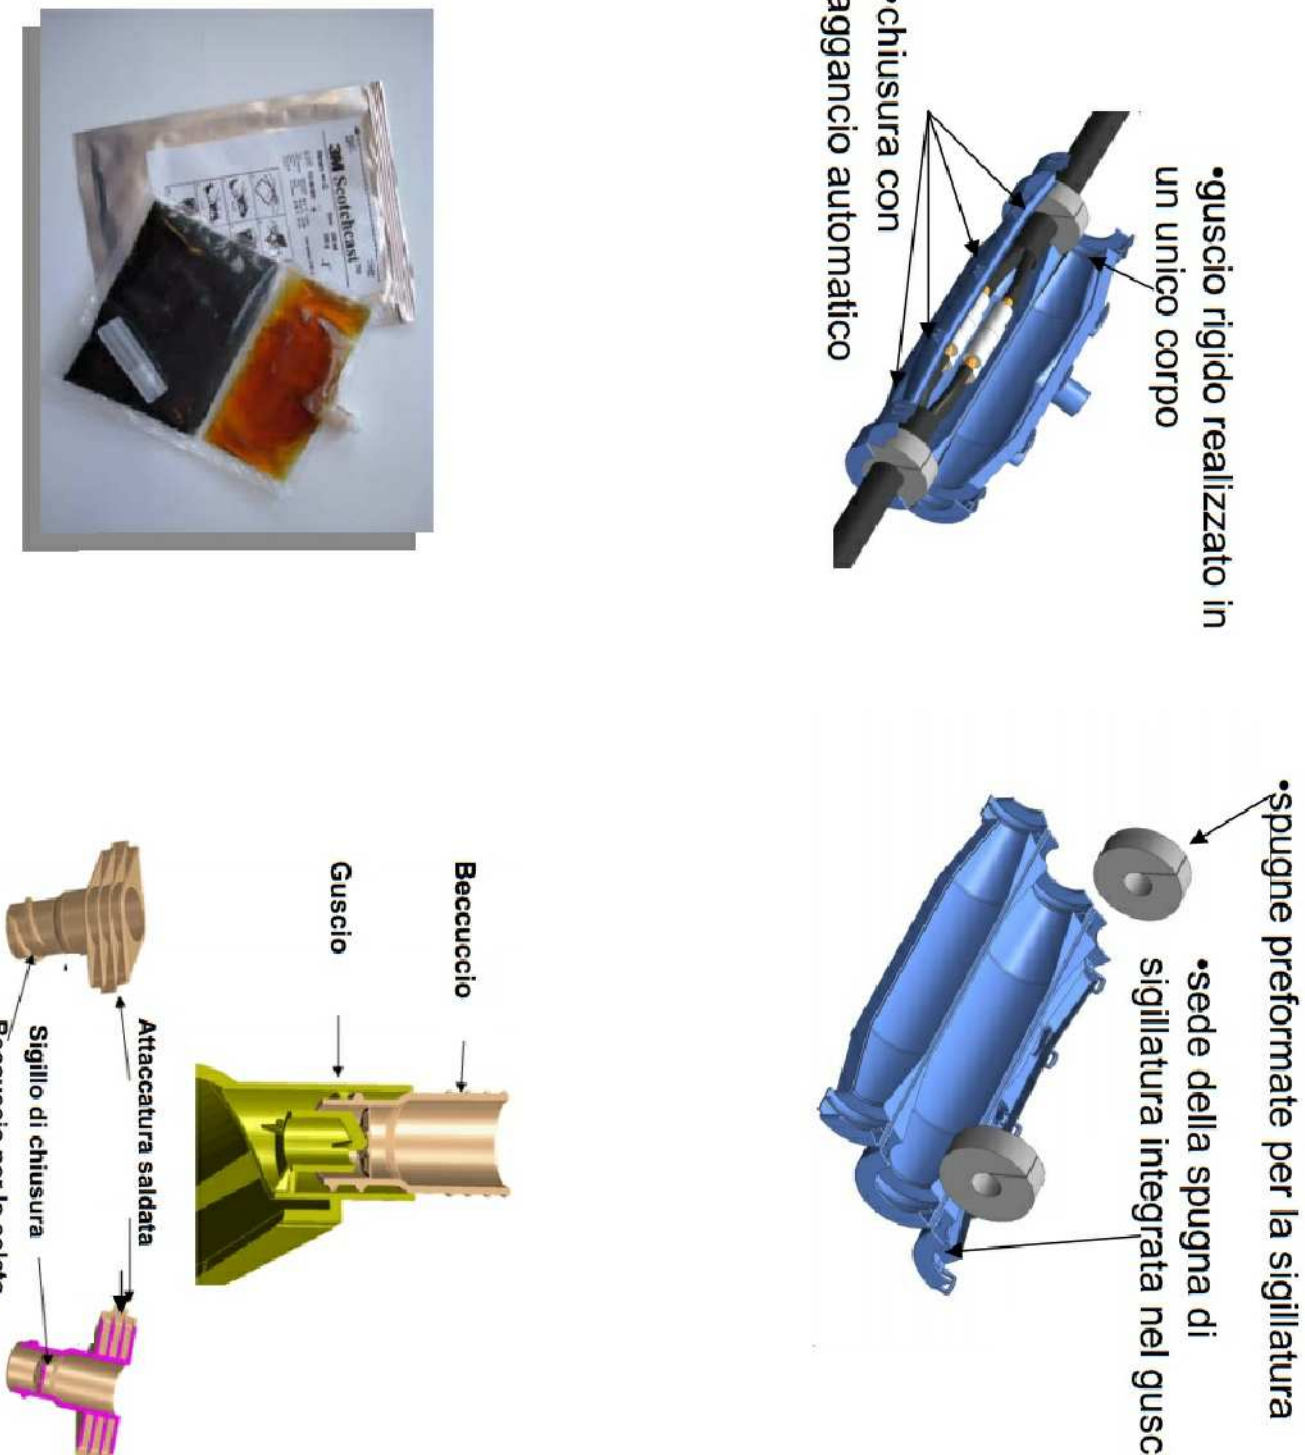

I giunti con connettore di fasi incluso sono caratterizzati da facilità di installazione e garanzia di un perfetto isolamento. Questa tecnica garantisce la possibilità di completare la connessione delle fasi in pochi minuti e senza bisogno di attrezzi. Inoltre:

- Non è necessario separare le fasi
- Non serve nastrire
- Non è necessario tagliare il guscio per adattare ai cavi
- Il guscio unico avvolge i cavi con maggiore facilità

6. Pianimetria Servizi Atleti - Piano interrato
Scala 1:100

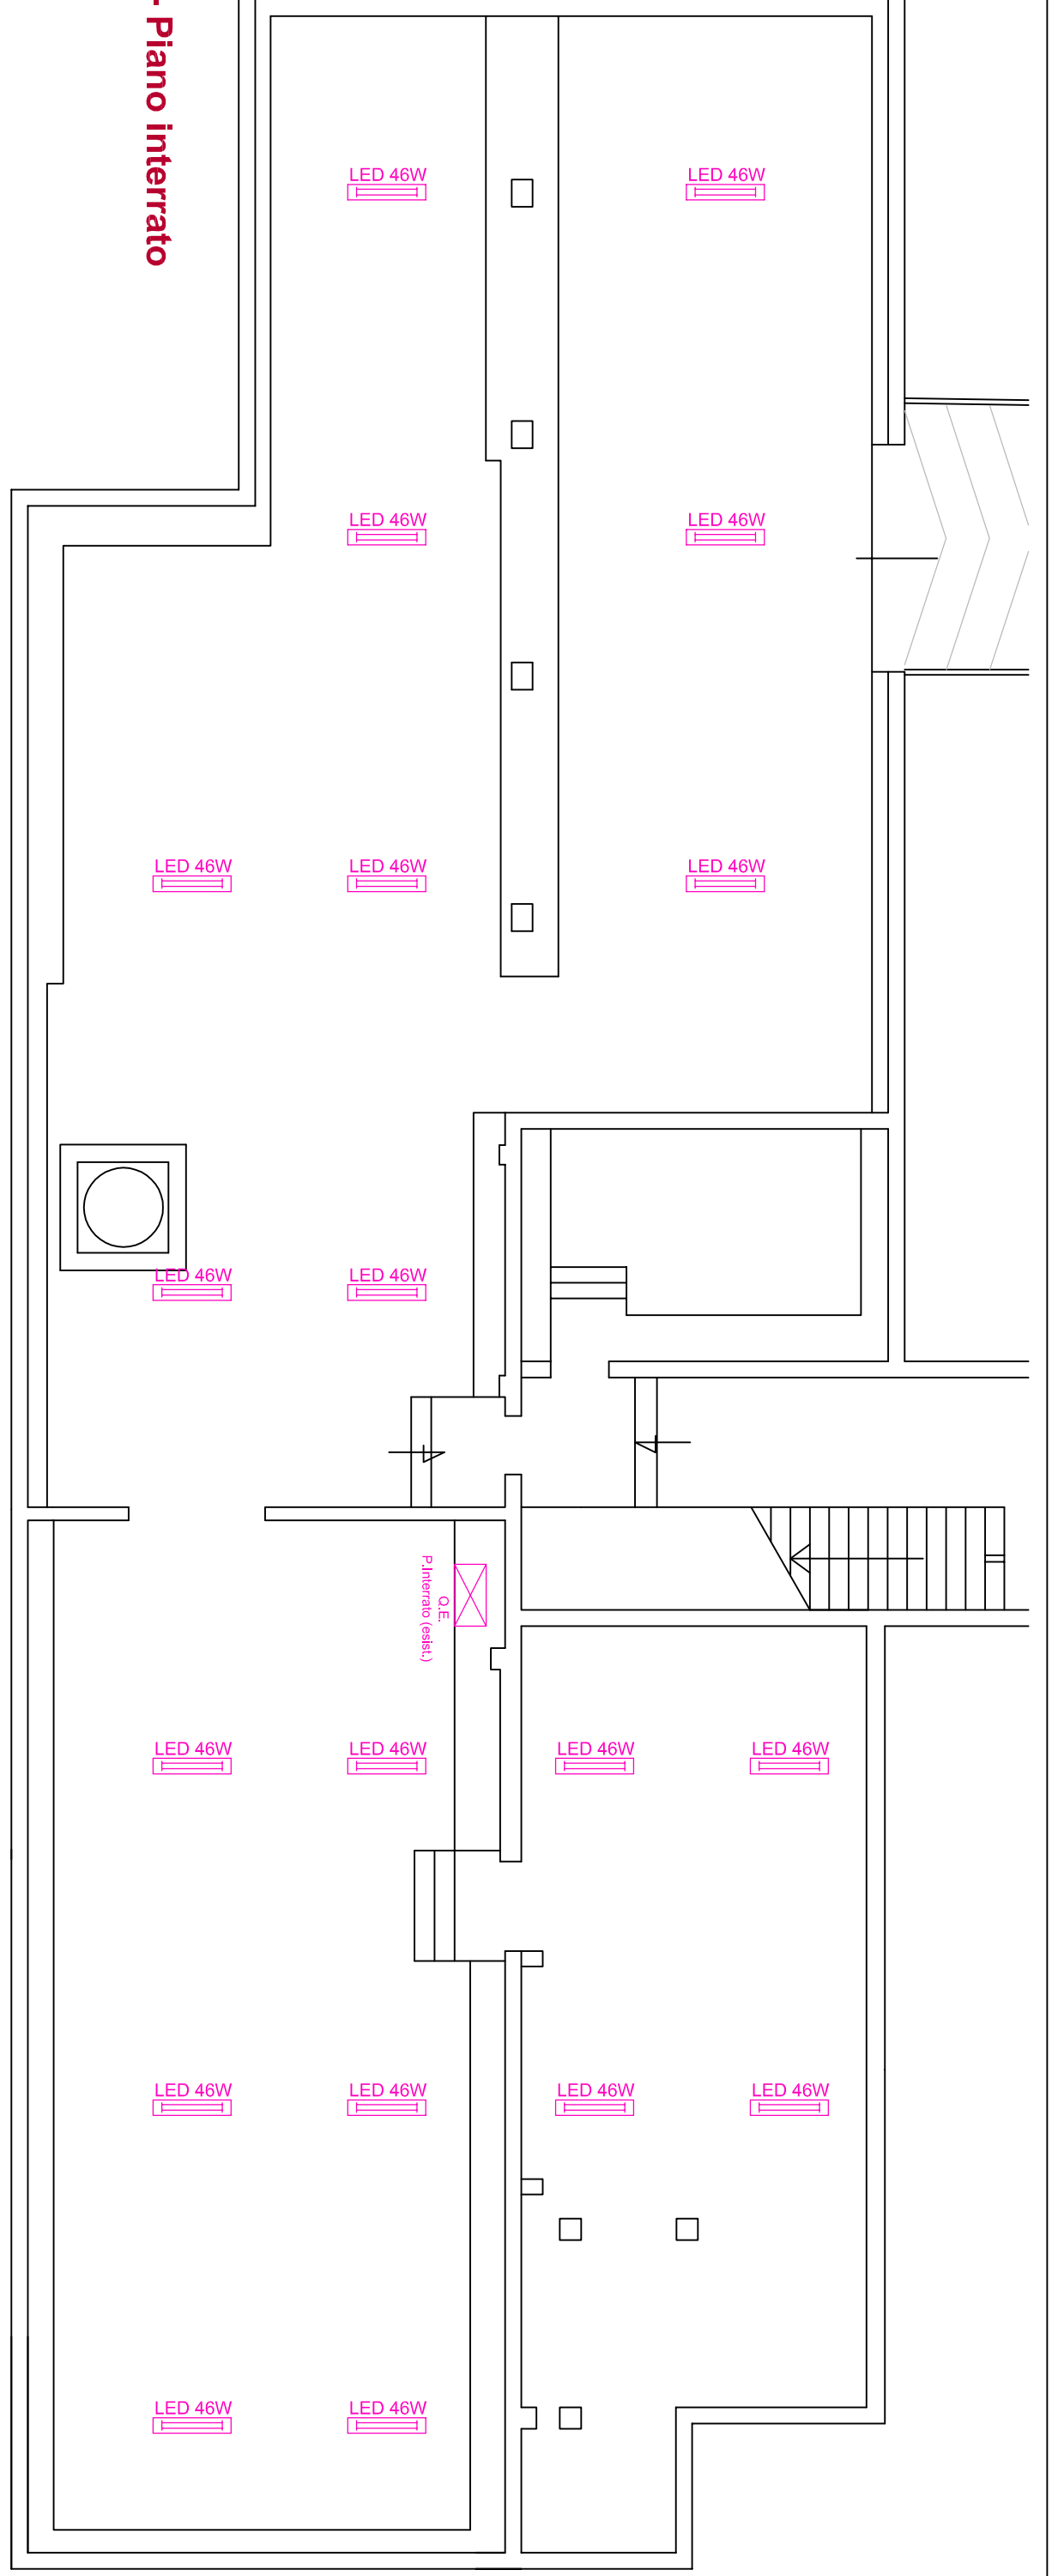

5. Pianimetria Servizi Atleti - Piano terra
Scala 1:100

